



PLANTA BAIXA - REDE ESGOTO

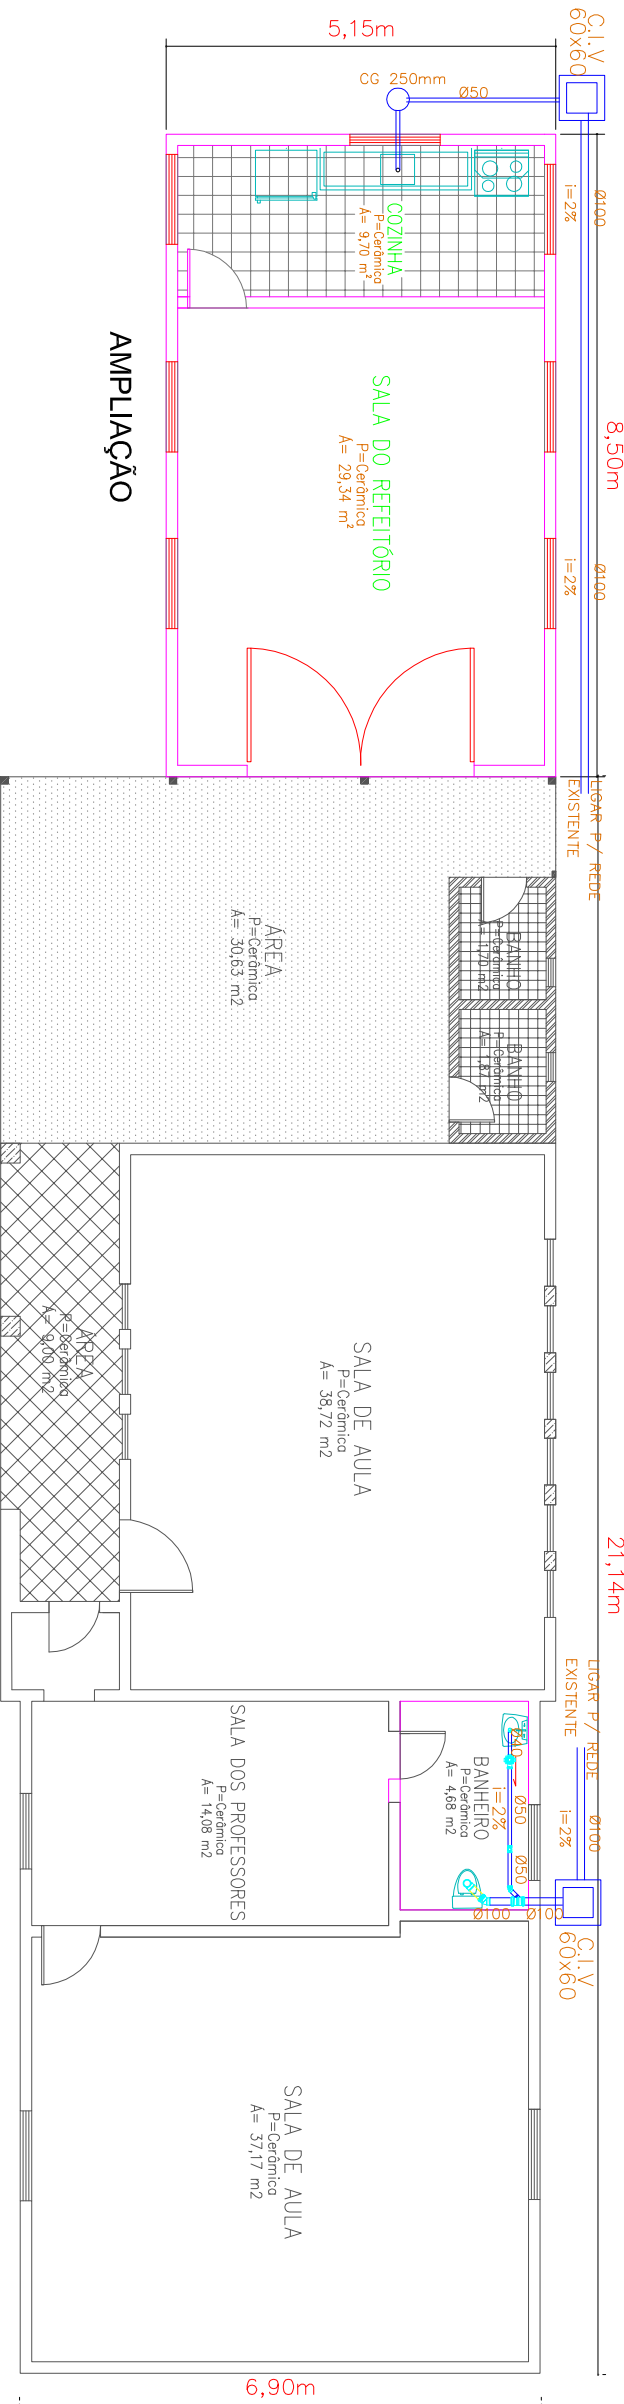

PLANTA
ESCALA: 1/100


PLANTA BAIXA - REDE ÁGUA POTÁVEL

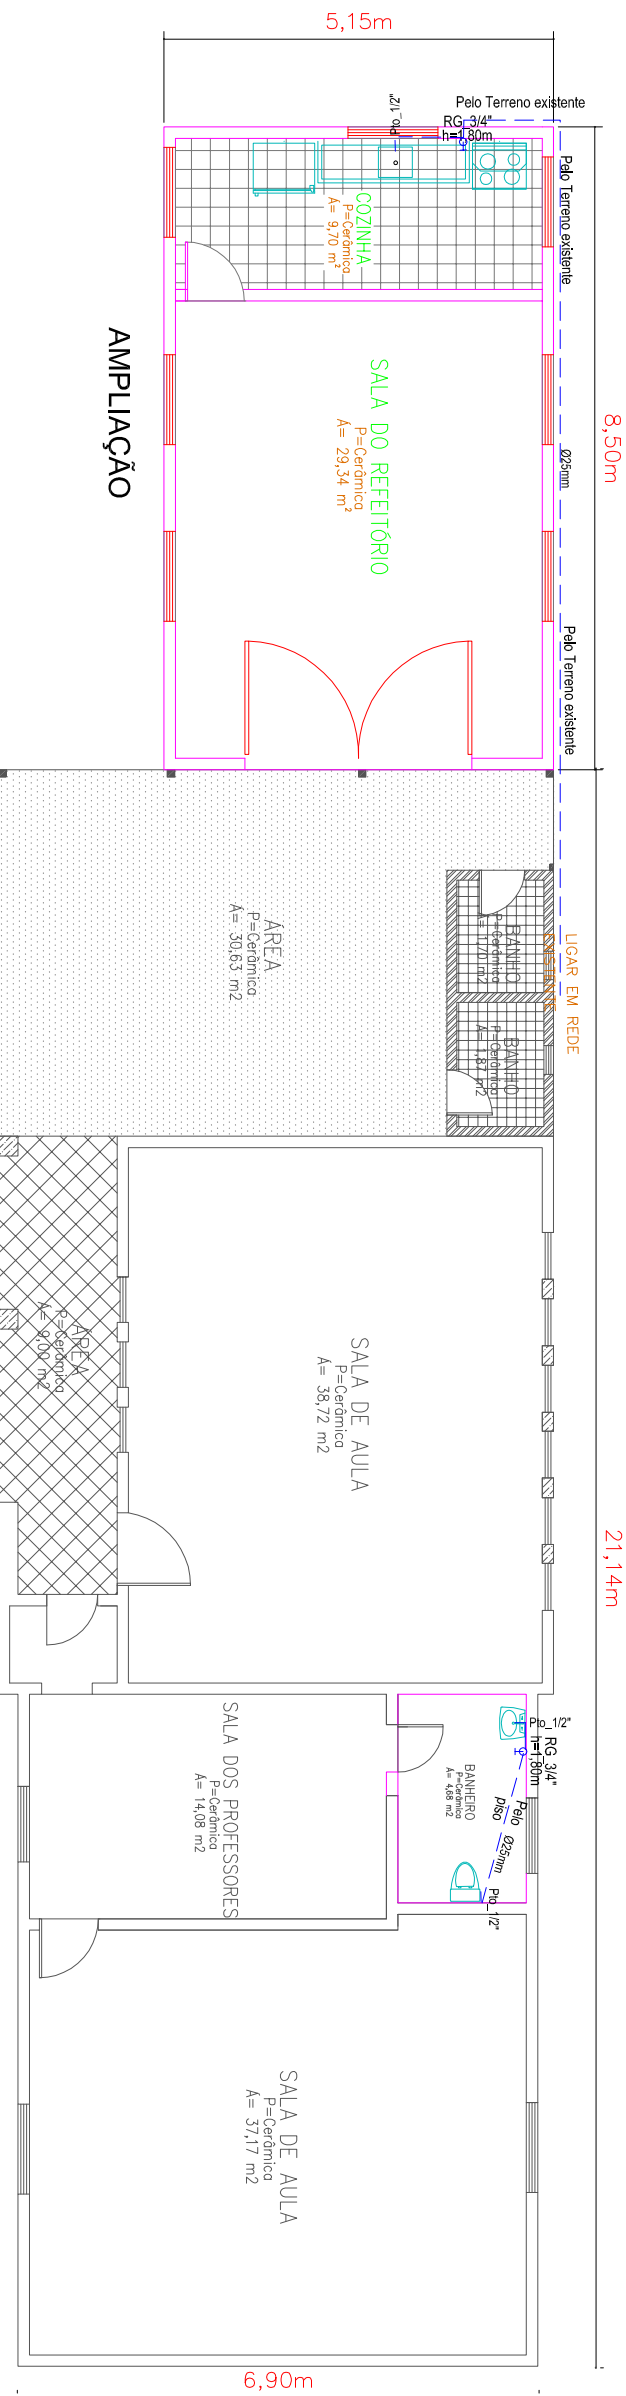

PLANTA

Aprovações:

TELHAS CIMENTÍCIAS ONDULADAS
COM ONDA ALTA COM E=5mm
I = 30° = 57,7%

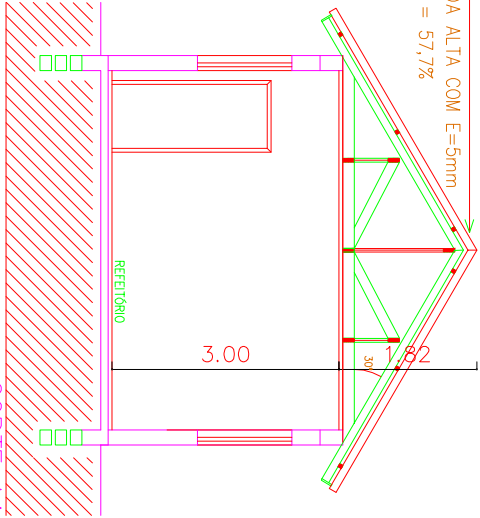

AMPLIAÇÃO

CORTE AA
ESCALA: 1/100

QUADRO DE ÁREAS	
ÁREA CONSTRUÍDA:	150,84m²
ÁREA A AMPLIAR:	43,77m²
ÁREA TOTAL:	194,91m²



Prefeitura Municipal Capela de Santana
Secretaria Municipal de Coordenação e Planejamento
Av. Cel Orestes Lucas 2335 – Capela de Santana – RS
(51) 3698-1155

Obra/Reg.		Área a Ampliar: 43,77 m²
PROJETO AMPLIAÇÃO ESCOLA M.E.F.CÂNDIDO RONDON		
Endereço		
RUA ADALBERTO BORGES DOS SANTOS – BAIRRO BOQUEIRÃO		
Assunto		Trecho:
Projeto Hidrossanitário– Planta baixa		
Repr. Legal da Prefeitura		
Pref. José Alfredo Machado		
Resp. Técnico		Escola Indicada
Edison Luis Pulz – CREA: 101828		
Arquivo		PL. 03
Data		
Out./2021		